


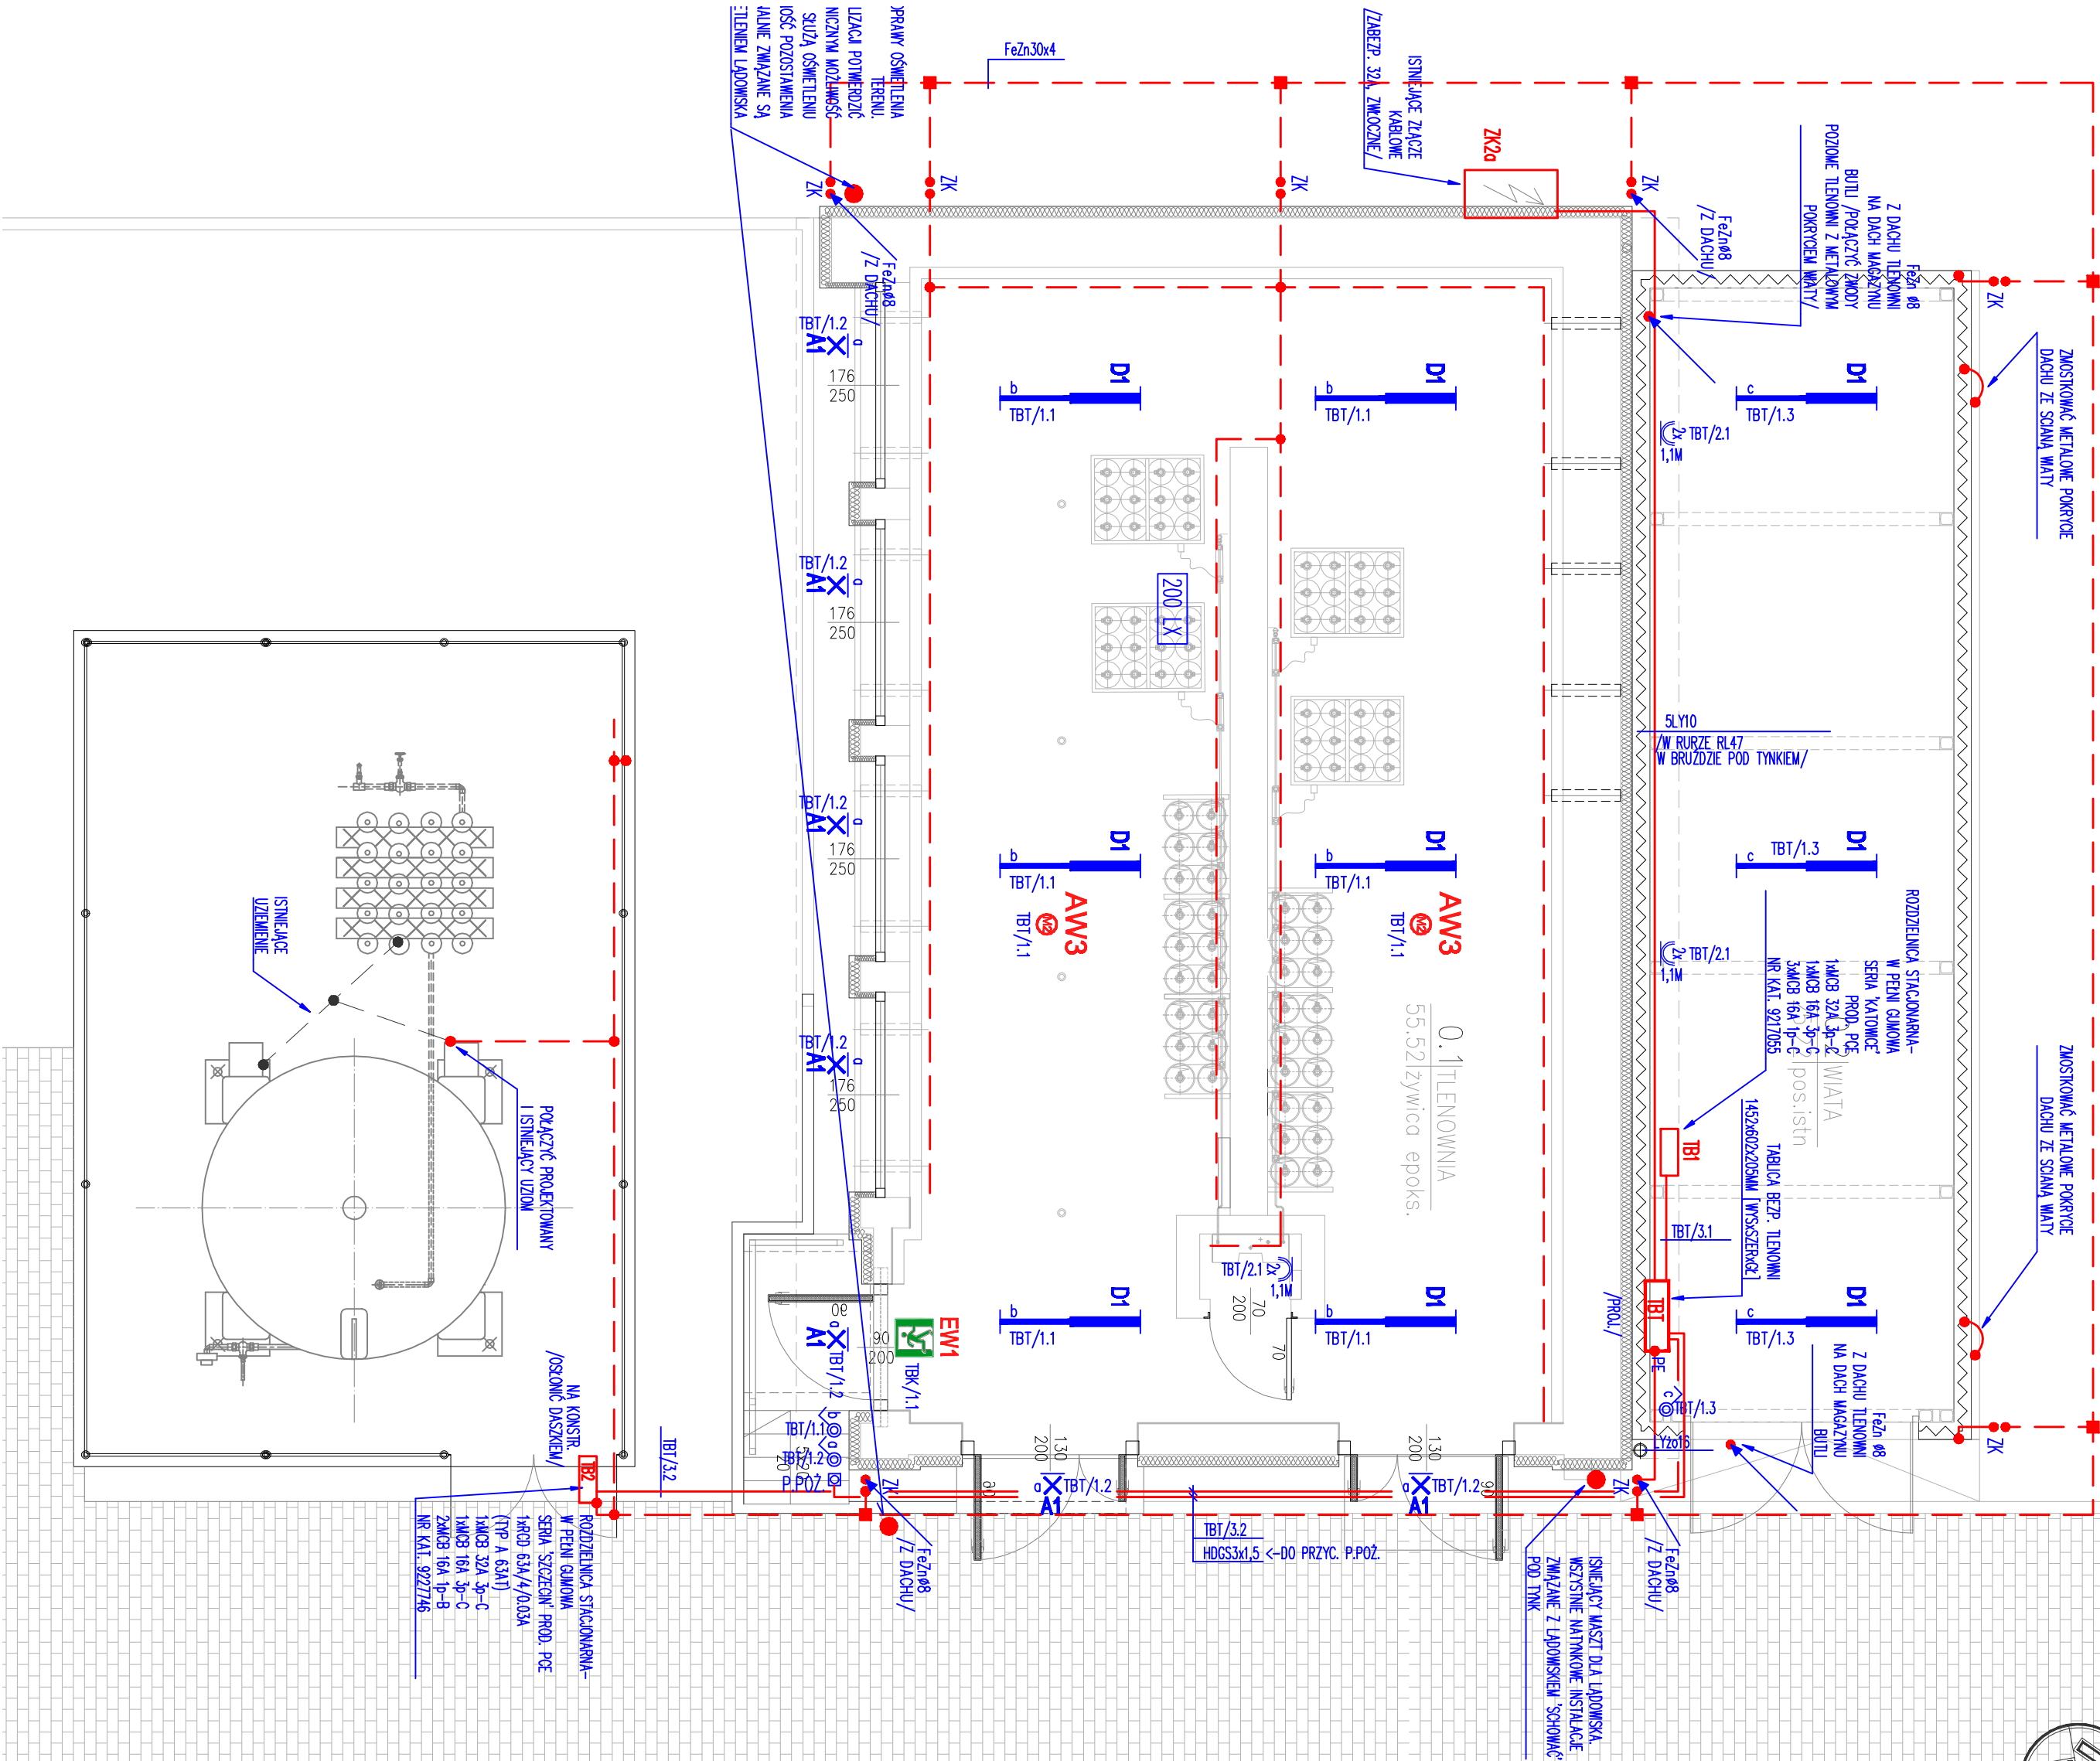

TLENOWNIA
RZUT PARTERU
1 : 50



OPRAWY OŚW. OGÓLNEGO I AWARYJNEGO

- D1** OPRAWA PRZEWYŚCOWA LED Z POLIESTRU WZMOCNIONEGO WŁÓKNIEM SZKLANYM OGNIODOPORNA, STOPIEŃ OCHRONNY IP65, MONTAŻ NASTROPOWY/NA ZWIESZAKACH NP. NEPUUM LED 4400, LUXONA; COSMO LED 1287, ES-SYSTEM
- A1** OPRAWA PRZEWYŚCOWA LED Z BLACHY STALOWEJ MALOWANEJ PROSZKOWO DO MONTAŻU NA ŚCIANIE PIONOWEJ NP. UPDOOR MINI LED 2000, LUXONA
- AW3** OPRAWA AWARYJNA DO MONTAŻU NATYKOWEGO, PRACA NA CIEMNO, CZAS PODTRZYMANIA 3 GODZ. NP. ORTUS HQ, IP65, LED 1x3W, ES-SYSTEM
- EWI** JEDNOSTRONNA OPRAWA AWARYJNA, NAŚCIEJNA, PRACA NA CIEMNO, CZAS PODTRZYMANIA 3 GODZ. NP. MONITORI IP65 LED 1,2W, ES-SYSTEM

PRACOWNIA PROJEKTOWA arch. Bożena Kus			
90-311 Kraków, ul. Na Ustroniu 1/5			
INWESTOR SZPITAL MIEJSKI SPECJALISTYCZNY IM. GABRIELA NARUTOWICZA W KRAKOWIE			
ADRES 31-202 KRAKÓW, UL. PRĄDNIKA 35-37			
NAZWA INWESTYCJI ROZBUDOWA INSTALACJI TLENOWEJ DLA POTRZEB SZPITALA WKŁĄD Z ADAPTACJĄ BUDYNKU TLENOWNI			
ADRES INWESTYCJI 31-202 KRAKÓW, UL. PRĄDNIKA 35-37, 02-06 428/12, KRAKÓW 02-06 428/12			
TEMAT PROJEKT WYKONAWCZY INSTALACJI ELEKTRYCZNYCH			
Tytuł PLAN INSTALACJI ELEKTRYCZNYCH - ew1			
PROJEKTANT INŻ. LEBONARCZYK			
SPRAWDZICIEL INŻ. ALIKSIĄK			
SKALA 1:50			
NR RYSUNKU 02v1			
DATA IV 2022			